


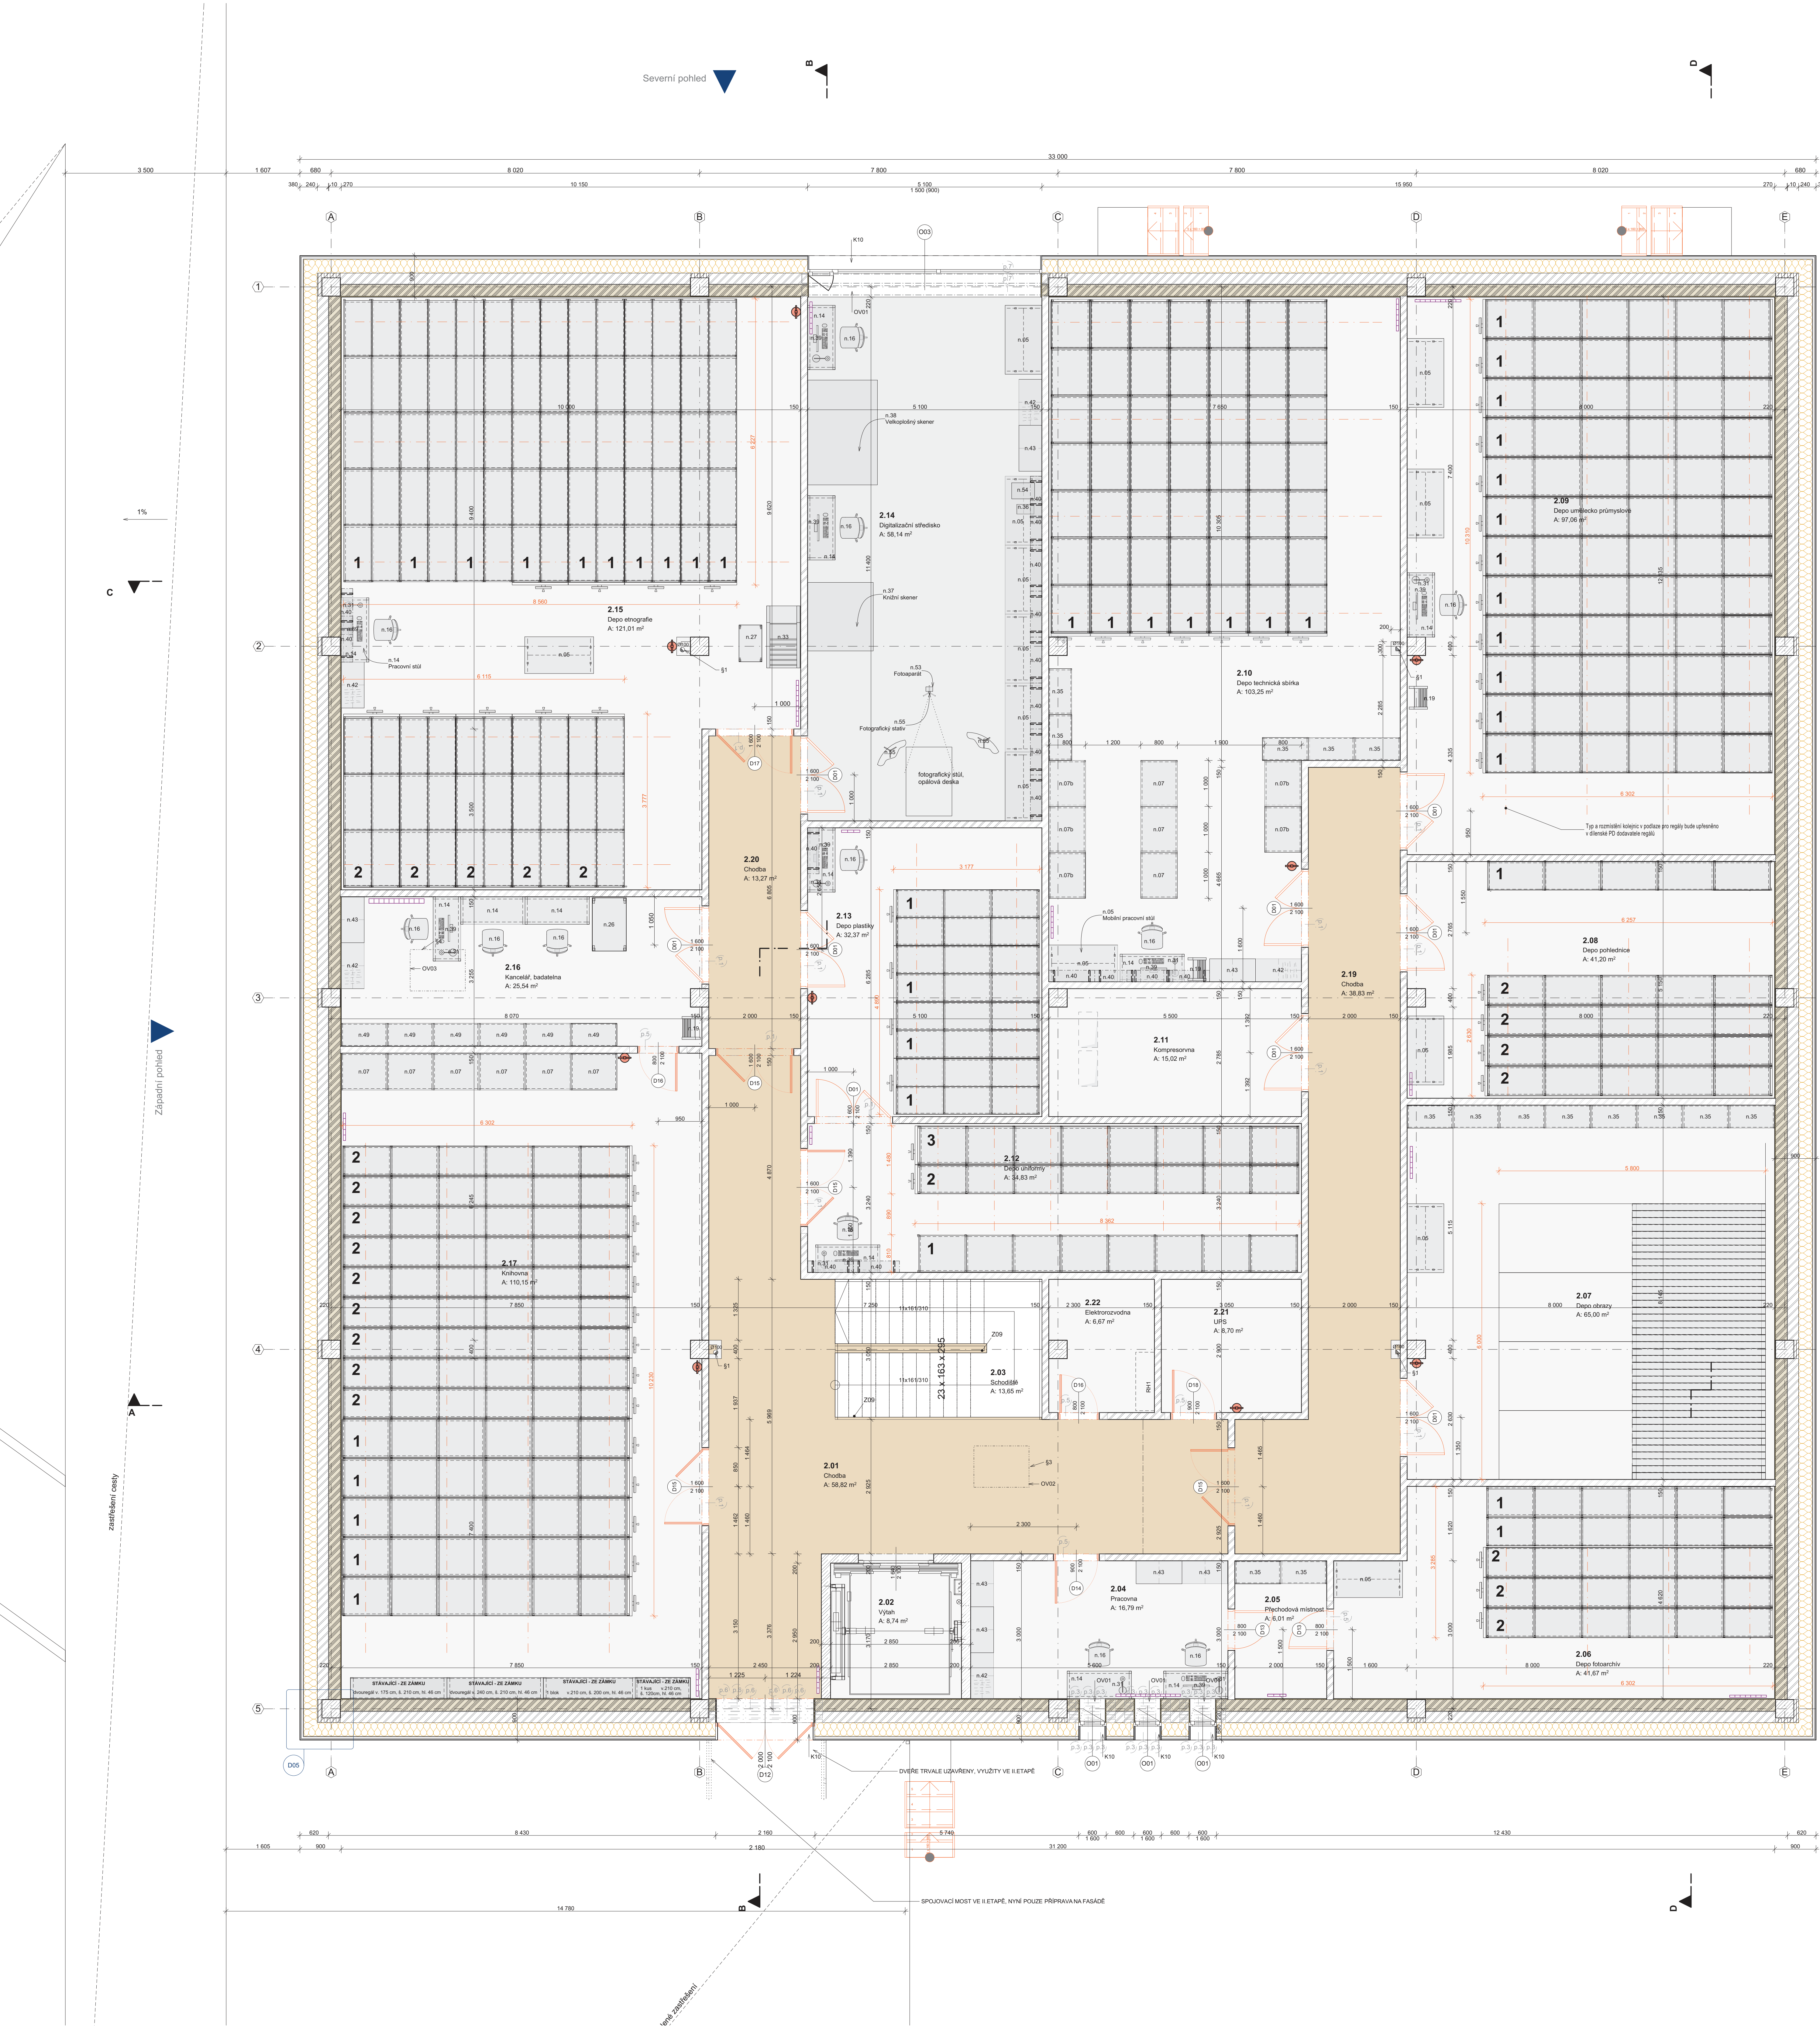

Tabulka místností 2.NP			
Č.	Název místnosti	Plocha (m ²)	Podlaha
2.01	Chodba	58,81	Průmyslová podlaha se sítí
2.02	Pracovna	6,01	Průmyslová podlaha se sítí
2.03	Schodiště	13,7	Keramická dlažba
2.04	Pracovna	16,6	Keramická dlažba
2.05	Pracovna	6,01	Průmyslová podlaha se sítí
2.06	Depo fotografů	41,7	Průmyslová podlaha se sítí
2.07	Depo dílny	65,0	Průmyslová podlaha se sítí
2.08	Depo pohlednic	41,7	Průmyslová podlaha se sítí
2.09	Depo umělecké průmyslové	97,1	Průmyslová podlaha se sítí
2.10	Depo technická sbírka	103,3	Průmyslová podlaha se sítí
2.11	Kompostovna	15,0	Průmyslová podlaha se sítí
2.12	Depo uniformy	34,8	Průmyslová podlaha se sítí
2.13	Depo jídelny	32,4	Průmyslová podlaha se sítí
2.14	Digitalizační středisko	58,1	Průmyslová podlaha se sítí
2.15	Depo emigrace	121,0	Průmyslová podlaha se sítí
2.16	Kancelář	25,3	Keramická dlažba
2.17	Kuchyně	110,2	Průmyslová podlaha se sítí
2.18	Chodba	38,8	Průmyslová podlaha se sítí
2.19	Chodba	13,3	Průmyslová podlaha se sítí
2.20	Chodba	13,3	Průmyslová podlaha se sítí
2.21	UPS	8,7	Průmyslová podlaha se sítí
2.22	Elektronizovna	6,7	Průmyslová podlaha se sítí
		917,0	

2.08

regál 2 - kolový tlak 5,4 kN - 8x kolo na podvozku

2.10

regál 1 - kolový tlak 4,3 kN - 8x kolo na podvozku

2.12

regál 2 - kolový tlak 2 kN - 12x kolo na podvozku

2.15

regál 1 - kolový tlak 6,6 kN - 8x kolo na podvozku

regál 2 - kolový tlak 5,3 kN - 6x kolo na podvozku

2.17

regál 2 - kolový tlak 5,8 kN - 8x kolo na podvozku

2.12

regál 3 - kolový tlak 2 kN - 12x kolo na podvozku

2.09

regál 1 - kolový tlak 3,7 kN - 8x kolo na podvozku


2.13

regál 1 - kolový tlak 7,9 kN - 4x kolo na podvozku

2.17

regál 1 - kolový tlak 5,8 kN - 8x kolo na podvozku

2.06
regál 1 - zatížení na patku 30 kN - patka 110x150 mm

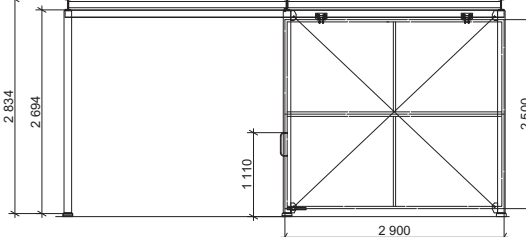

INVESTOR: PARDUBICKÝ KRAJ, Komenkého nám. 125, 532 11 Pardubice		AUTORIZOVANÝ NADŘÍZK:	
AKCE: DEPOZITÁŘ PRO VÝCHODOČESKÉ MUZEUM V PARDUBICÍCH na pozemcích p.č. 450, 212/1, 209 a 210, k.ú. Ořezanec, Pardubice		AUTORIZOVANÝ NADŘÍZK: Ing. arch. ADAM RULBER	
STUPEŇ: DOKUMENTACE PRO PROVEDENÍ STAVBY		AUTORIZOVANÝ NADŘÍZK: Ing. arch. ADAM RULBER	
ČÍSLO DOKUMENTACE: INTERIER SO 01-04		AUTORIZOVANÝ NADŘÍZK: Ing. arch. ADAM RULBER	
OPROJEKTOVATEL: Ing. arch. ADAM RULBER		OPROJEKTOVATEL: Ing. arch. ADAM RULBER	
VYPRACOVATEL: Ing. arch. ADAM RULBER		VYPRACOVATEL: Ing. arch. ADAM RULBER	
KONTROLNÍK: Ing. arch. ADAM RULBER		KONTROLNÍK: Ing. arch. ADAM RULBER	
OBSAH VÝKRESU: Půdorys 2.NP		OBSAH VÝKRESU: Půdorys 2.NP	
DATUM: 10/2016		MĚŘÍTKO: 1:50	
Č. VÝKRESU: 02		Č. VÝKRESU: 02	